


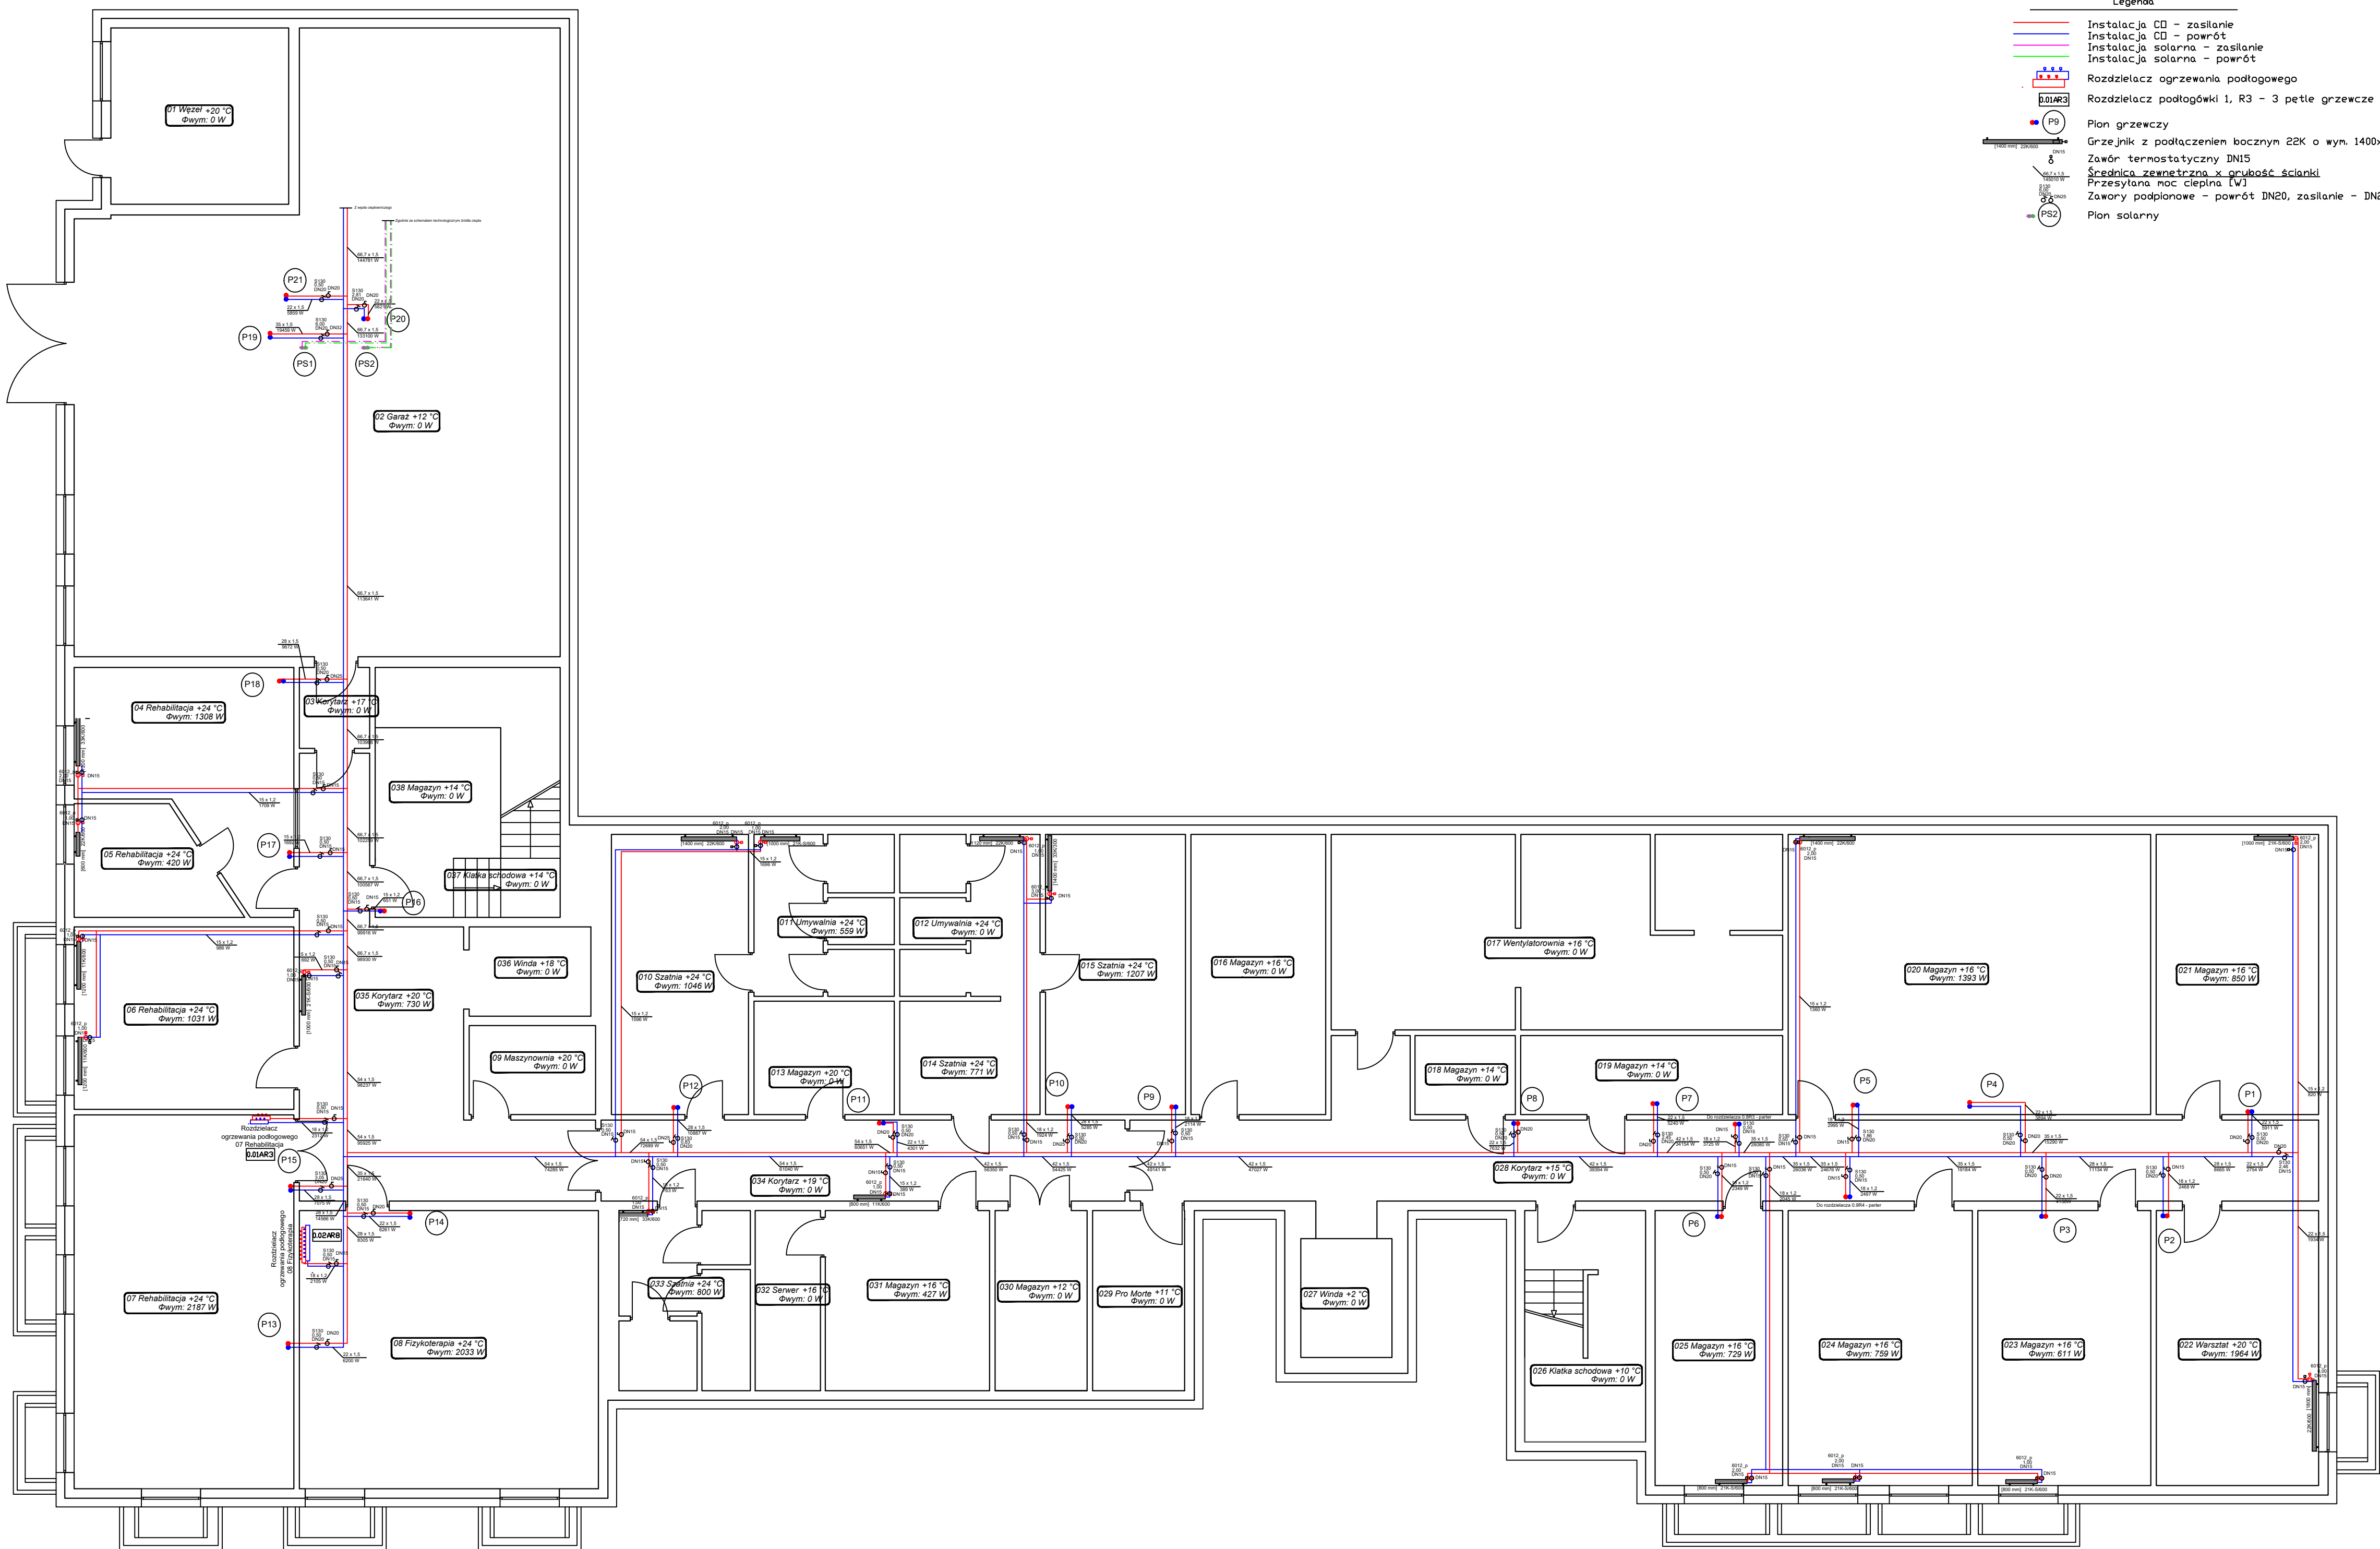

- Legenda
- Instalacja CO - zasilanie
 - Instalacja CO - powrót
 - Instalacja solarna - zasilanie
 - Instalacja solarna - powrót
 - Rozdzielacz ogrzewania podłogowego
 - Rozdzielacz podłogówki 1, R3 - 3 pętle grzewcze
 - Pion grzewczy
 - Grzejnik z podłączeniem bocznym 22K o wym. 1400x600 mm
 - Zawór termostaticzny DN15
 - Średnica zewnętrzna x grubość ścianki
 - Przesyłana moc cieplna (W)
 - Zawory podpiłonowe - powrót DN20, zasilanie - DN25
 - Pion solarny

Jednostka projektująca:  2 SUN Sp. z o. o. Sp. K. ul. Grunwaldzka 212 80-266, Gdańsk Tel. (58) 343 22 22 NIP: 957-10-46-253, Regon: 221131892				
Inwestor: Caritas Archidiecezji Gdańskiej, Al. Niepodległości 778, 81-805 Sopot		Tytuł rysunku: Rzut piwnicy Instalacja CO		
Obiekt budowlany: Centrum Pomocowe im. Św. Jana Pawła II ul. Fromborska 24, 80-389 Gdańsk		Projekt: Przebudowa instalacji centralnego ogrzewania, ciepłej wody użytkowej, budowy instalacji solarnej, montaż instalacji pomp ciepła		
Projektant: mgr inż. Łukasz Lajkowski		Nr uprawnień: POM/0084/PBS/23	Podpis:	
Sprawdzający: mgr inż. Maciej Kottowski		Nr uprawnień: POM/0263/PWBS/21	Podpis:	
DATA 06.2026	SKALA 1:100	BRANŻA sanitarna	NR RYS S1	NR STRONY