


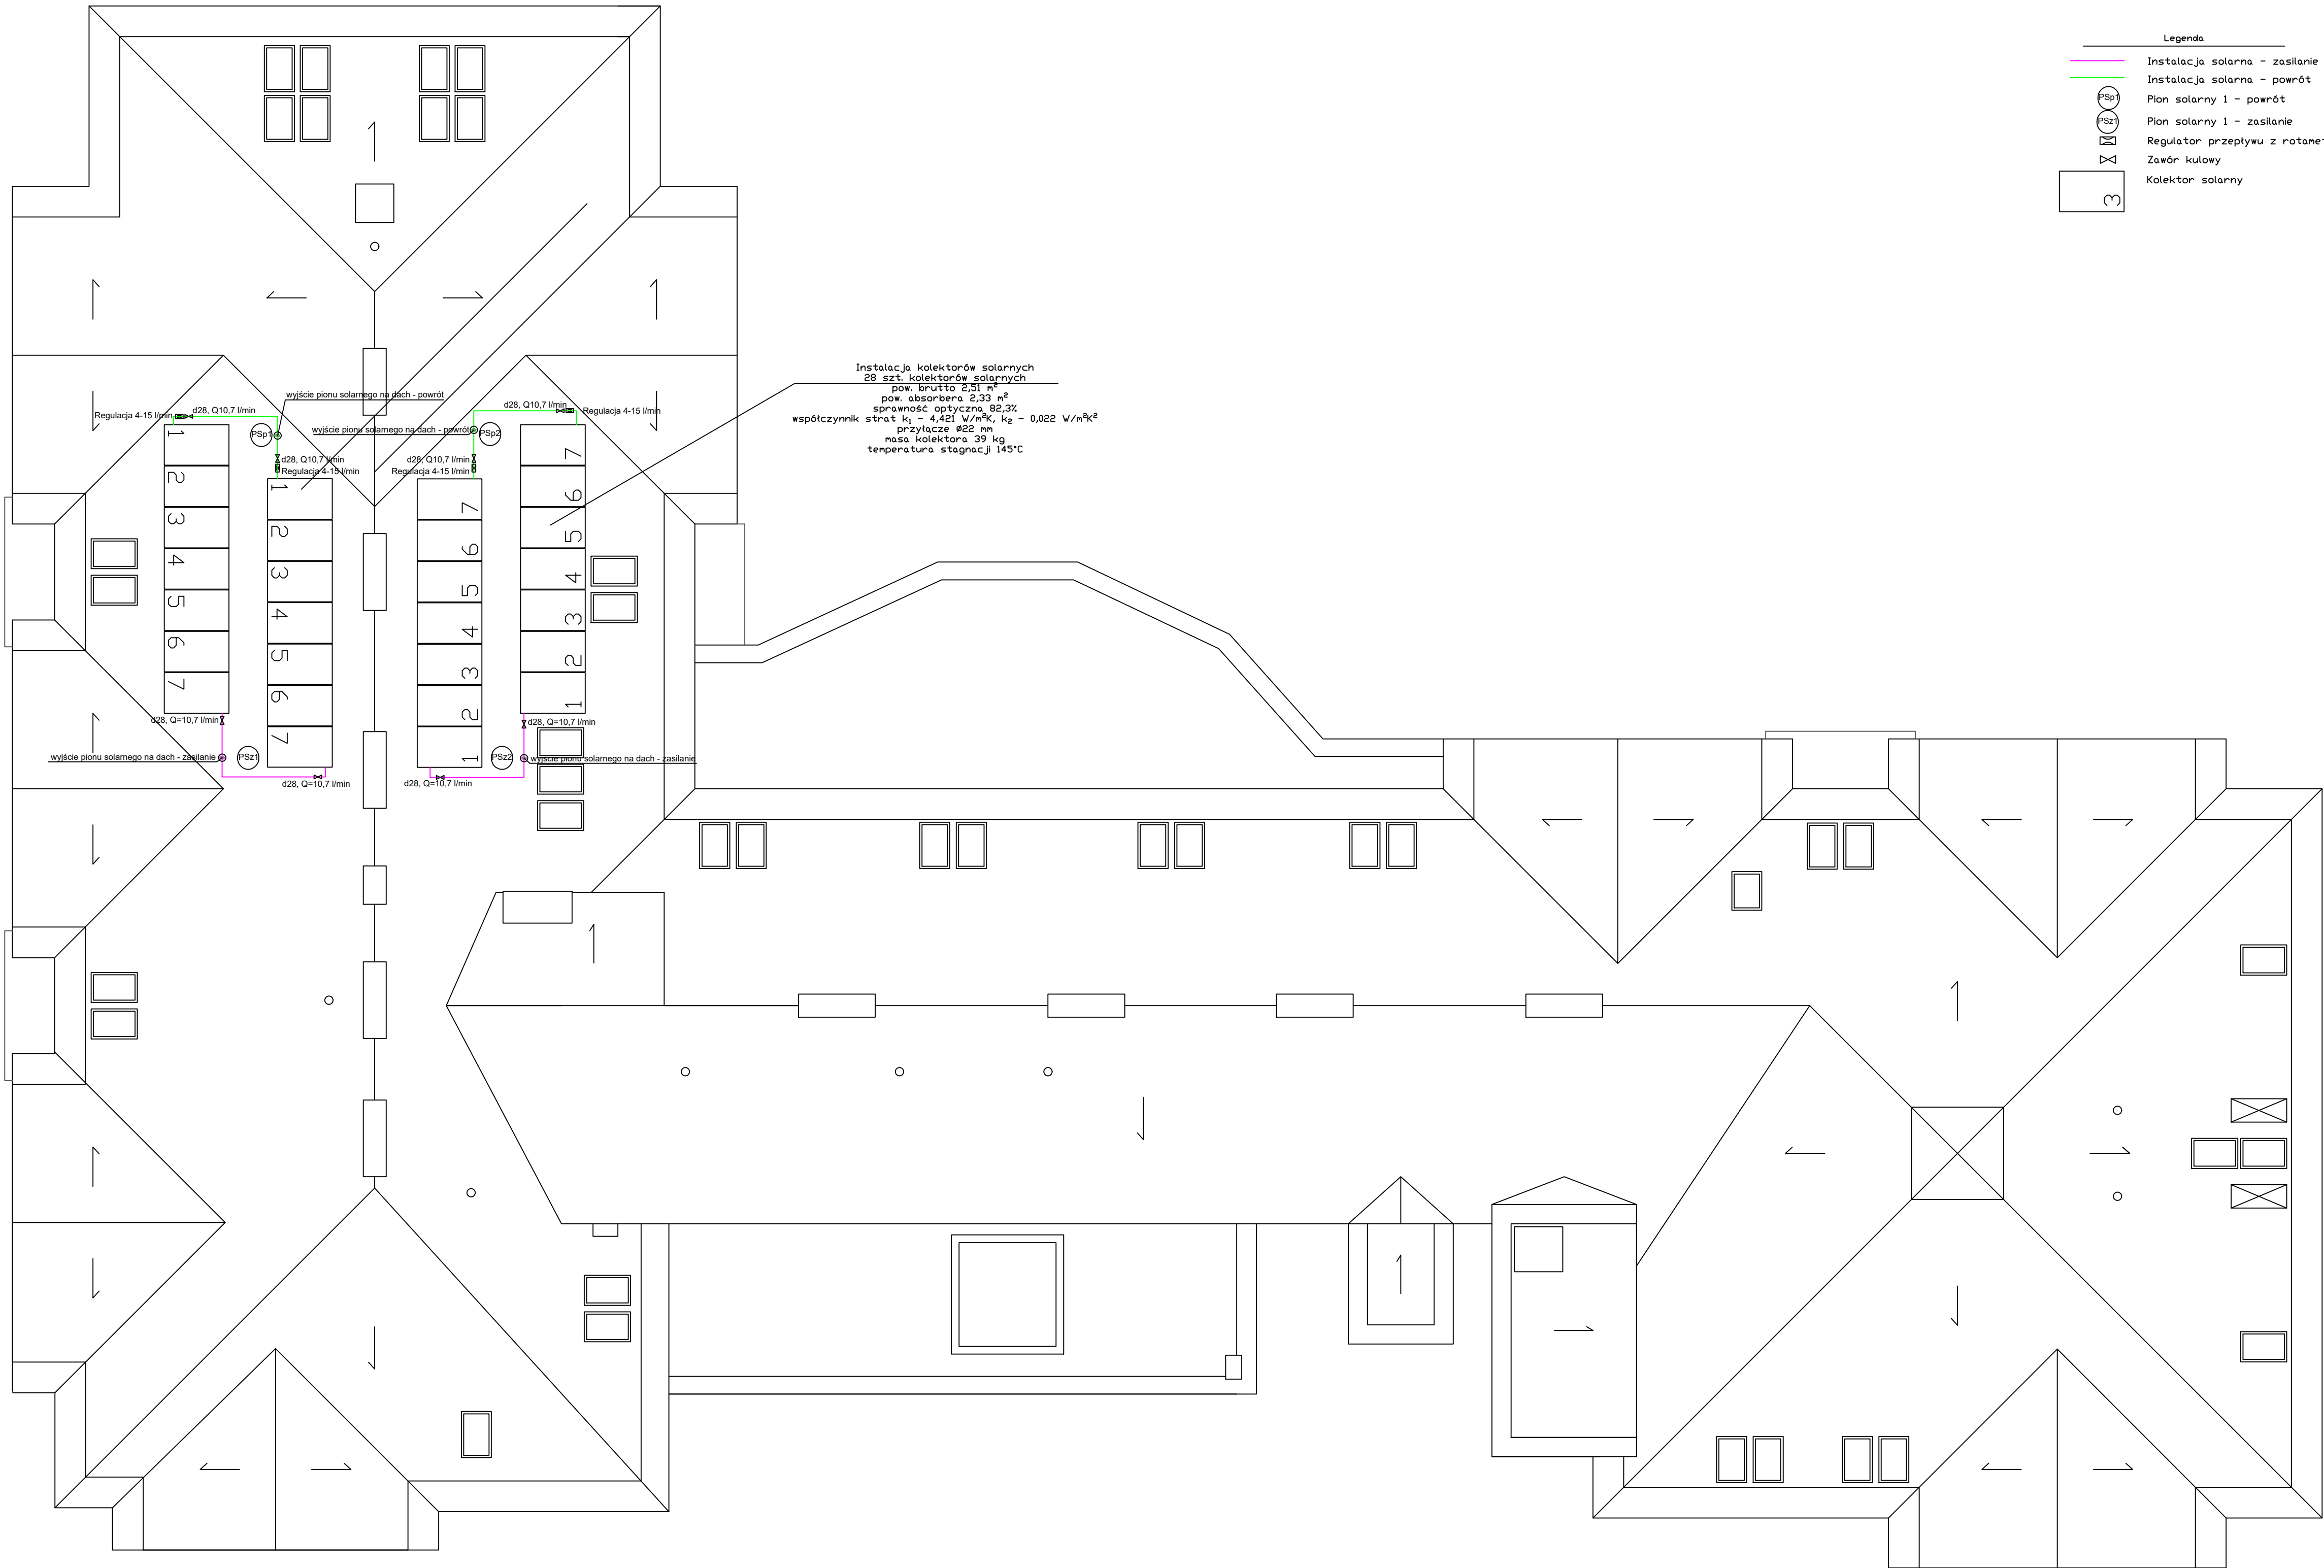

- Legenda
- Instalacja solarna - zasilanie
 - Instalacja solarna - powrót
 - Pion solarny 1 - powrót
 - Pion solarny 1 - zasilanie
 - Regulator przepływu z rotametrem
 - Zawór kulowy
 - Kolektor solarny

Instalacja kolektorów solarnych
28 szt. kolektorów solarnych
pow. brutto 2,51 m²
pow. absorbera 2,33 m²
sprawność optyczna 82,3%
współczynnik strat $k_1 = 4,461$ W/m²K, $k_2 = 0,022$ W/m²K
przyłącze ø22 mm
masa kolektora 99 kg
temperatura stagnacji 145°C

Jednostka projektująca:  2 SUN Sp. z o. o. Sp. K. ul. Grunwaldzka 212 80-266, Gdańsk Tel. (58) 343 22 22 NIP: 957-10-46-253, Regon: 221131892				
Inwestor: Caritas Archidiecezji Gdańskiej, Al. Niepodległości 778, 81-805 Sopot		Tytuł rysunku: Rzut dachu Instalacja solarna		
Obiekt budowlany: Centrum Pomocowe im. Św. Jana Pawła II ul. Fromborska 24, 80-389 Gdańsk		Projekt: Przebudowa instalacji centralnego ogrzewania, ciepłej wody użytkowej, budowy instalacji solarnej, montaż instalacji pomp ciepła		
Projektant: mgr inż. Łukasz Lajkowski		Nr uprawnień: POM/0084/PBS/23	Podpis:	
Sprawdzający: mgr inż. Maciej Kottowski		Nr uprawnień: POM/0263/PWBS/21	Podpis:	
DATA 06.2026	SKALA 1:100	BRANŻA sanitarna	NR RYS S10	NR STRONY