


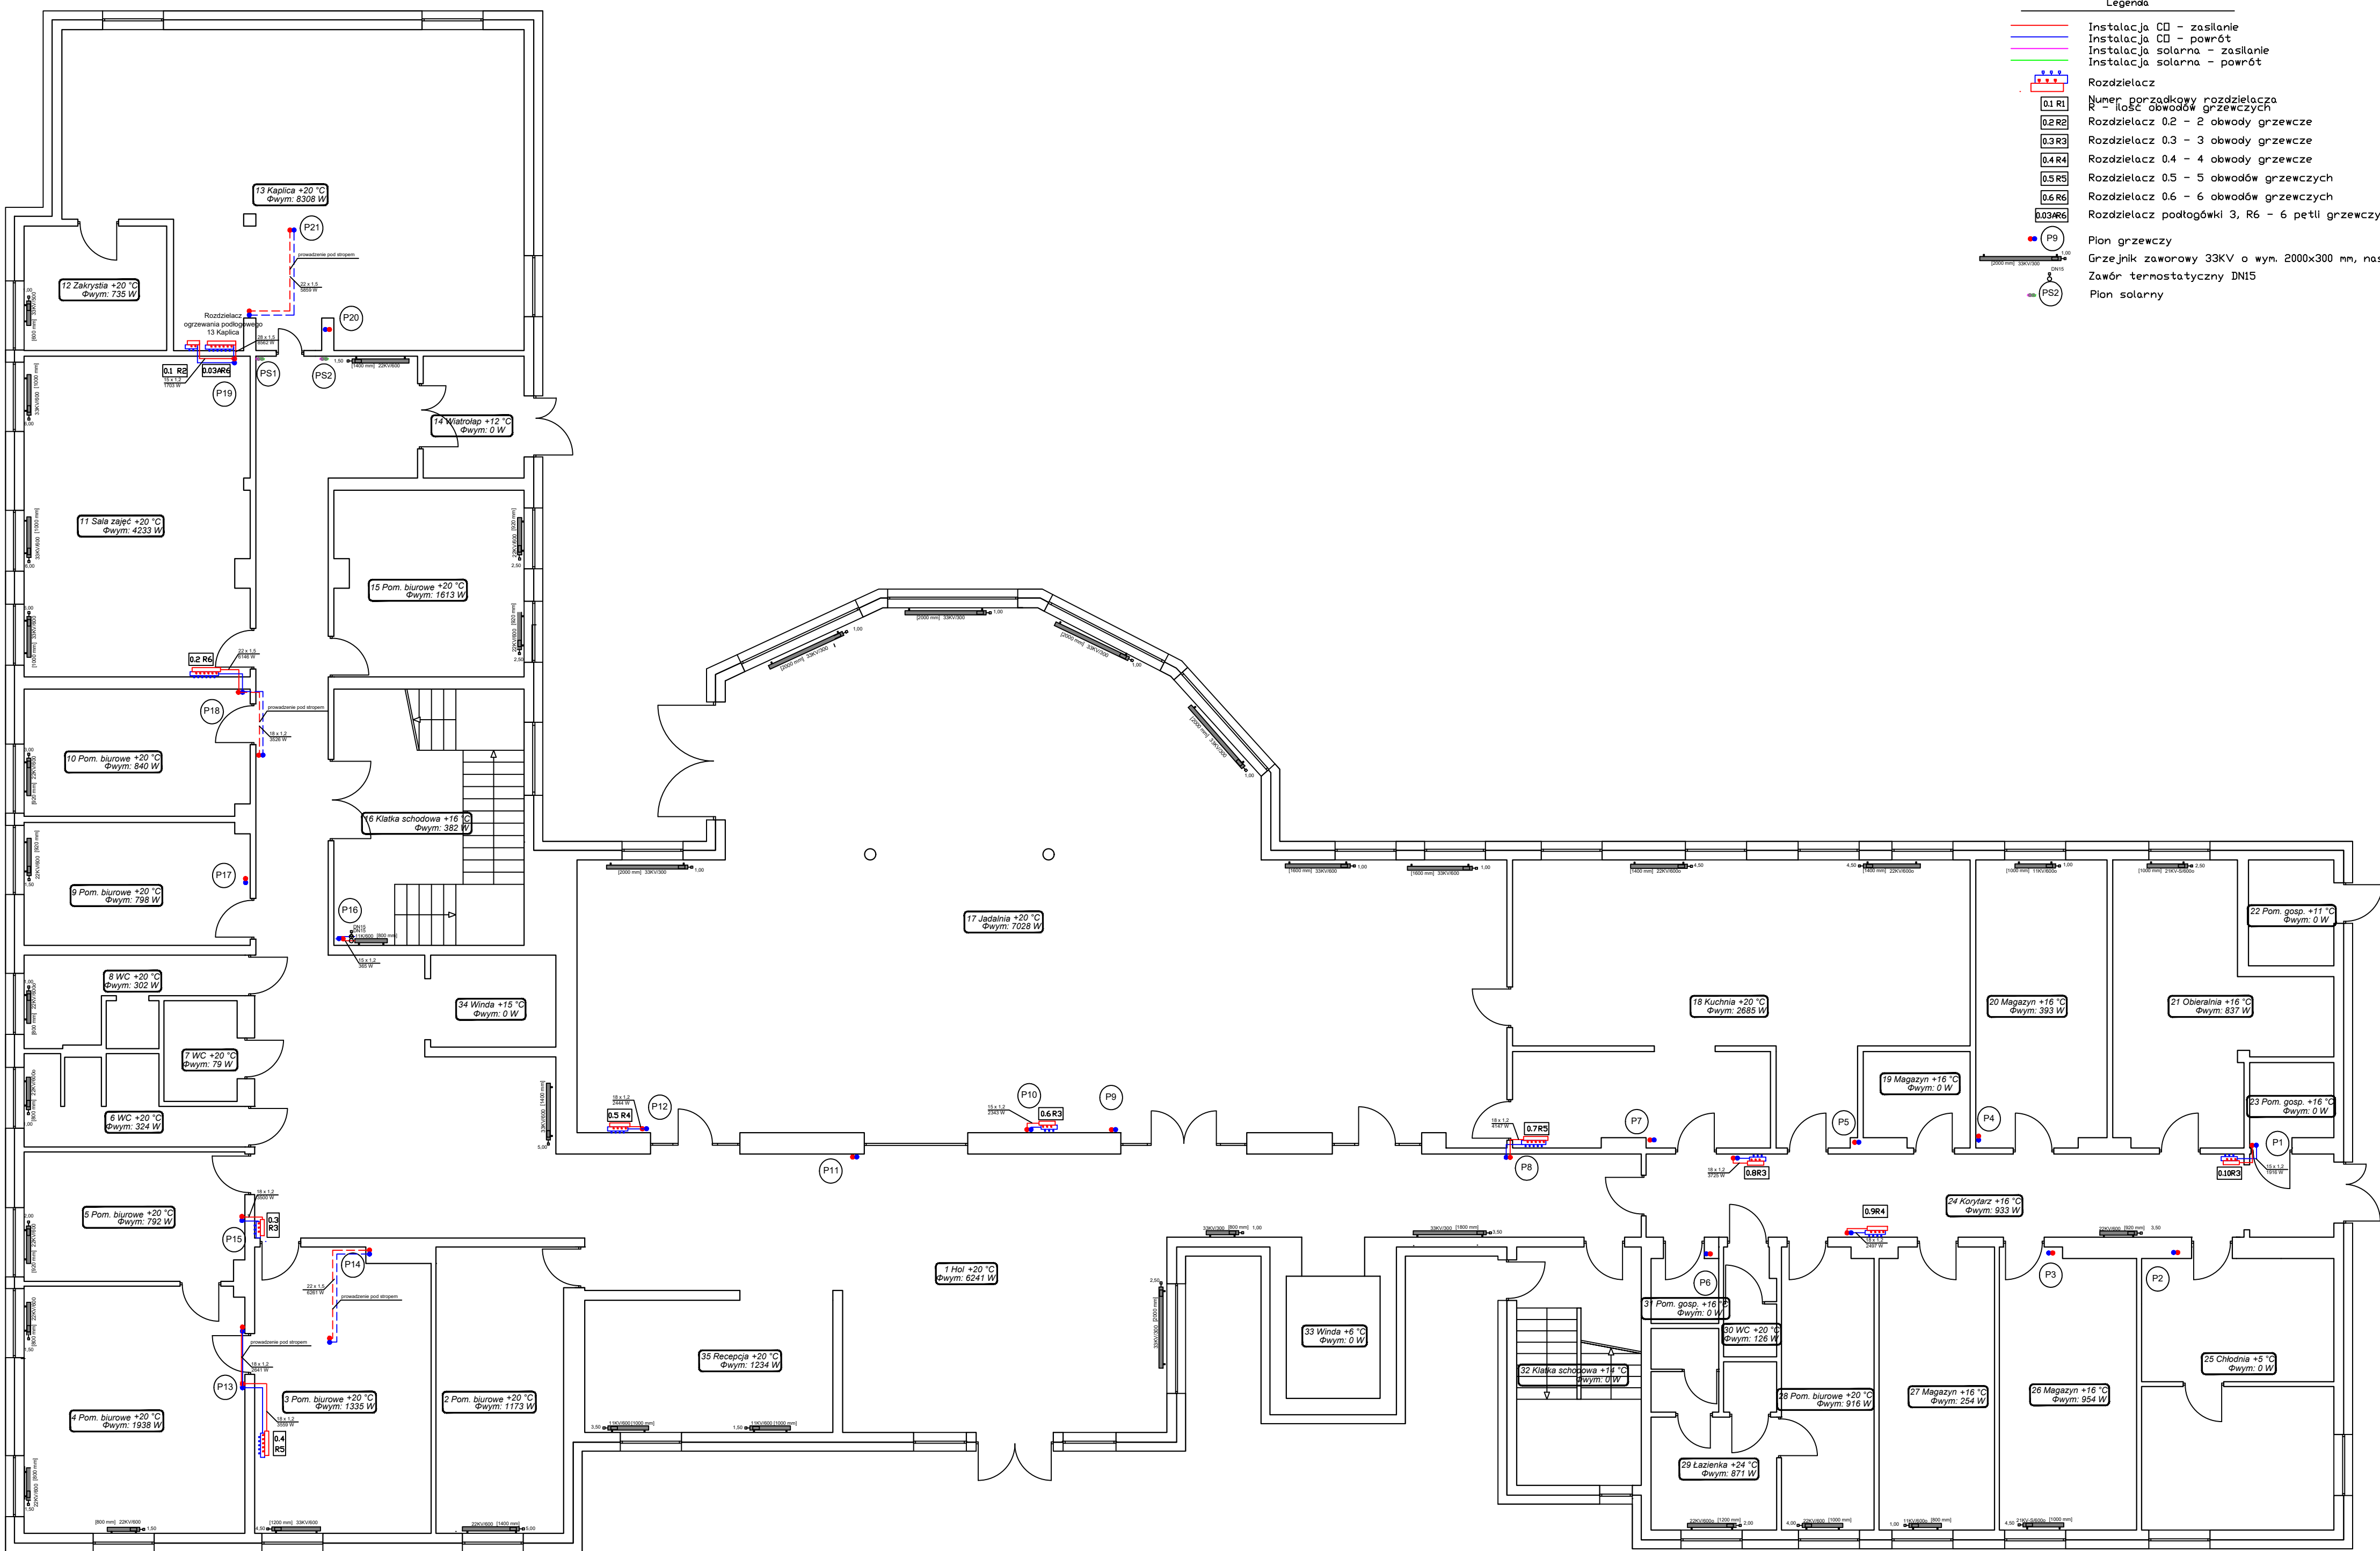

- Legenda
- Instalacja CO - zasilenie
 - Instalacja CO - powrót
 - Instalacja solarna - zasilenie
 - Instalacja solarna - powrót
 - Rozdzielacz
 - Numer porządkowy rozdzielacza
 - R - ilość obwodów grzewczych
 - Rozdzielacz 0.2 - 2 obwody grzewcze
 - Rozdzielacz 0.3 - 3 obwody grzewcze
 - Rozdzielacz 0.4 - 4 obwody grzewcze
 - Rozdzielacz 0.5 - 5 obwodów grzewczych
 - Rozdzielacz 0.6 - 6 obwodów grzewczych
 - Rozdzielacz podłogówki 3, R6 - 6 petli grzewczych
 - Pom grzewczy
 - Grzejnik zaworowy 33KV o wym. 2000x300 mm, nastawa 1,00
 - Zawór termostatyczny DN15
 - Pom solarny

Jednostka projektująca:  2 SUN Sp. z o. o. Sp. K. ul. Grunwaldzka 212 80-266, Gdańsk Tel. (58) 343 22 22 NIP: 957-10-46-253, Regon: 221131892				
Inwestor: Caritas Archidiecezji Gdańskiej, Al. Niepodległości 778, 81-805 Sopot		Tytuł rysunku: Rzut parteru Instalacja CO		
Obiekt budowlany: Centrum Pomocowe im. Św. Jana Pawła II ul. Fromborska 24, 80-389 Gdańsk		Projekt: Przebudowa instalacji centralnego ogrzewania, ciepłej wody użytkowej, budowy instalacji solarnej, montaż instalacji pomp ciepła		
Projektant: mgr inż. Łukasz Lajkowski		Nr uprawnień: POM/0084/PBS/23	Podpis:	
Sprawdzający: mgr inż. Maciej Kottowski		Nr uprawnień: POM/0263/PWBS/21	Podpis:	
DATA 06.2026	SKALA 1:100	BRANŻA sanitarna	NR RYS S2	NR STRONY