

Legenda


- Nawiew
- Wywiew
- Czerpnia
- Wyrzutnia
- Instalacja glikolowa
- Gaz
- Izolacja przeciwwoszeniowa z wełny mineralnej z płaszczem aluminiowym 50 mm
- Instalacja ciepła technologicznego

Uwaga !
Numeracja materiałów i urządzeń zgodna z częścią opisową - 3.1. Zestawienie materiałów
Elementy instalacji wentylacji nawiewnej i wywiewnej w pomieszczeniach na poziomie -1, wykonać ze stali nierdzewnej.
Elementy instalacji wentylacji czerpni i wyrzutni w pomieszczeniach na poziomie -1, wykonać ze stali ocynkowanej.

Wykonać izolację kanału wyrzutowego 500x400 mm nad dach w całości izolacją przeciwwoszeniową 50 mm z wełny mineralnej z płaszczem aluminiowym

Przejście przez strop z wykorzystaniem istniejących otworów
Nawiew 400x400 mm, wywiew 500x400 mm do kuchni

Czerpnia - z wykorzystaniem istniejącego otworu
870x870 mm z izolacją z wełny mineralnej z płaszczem aluminiowym 50 mm

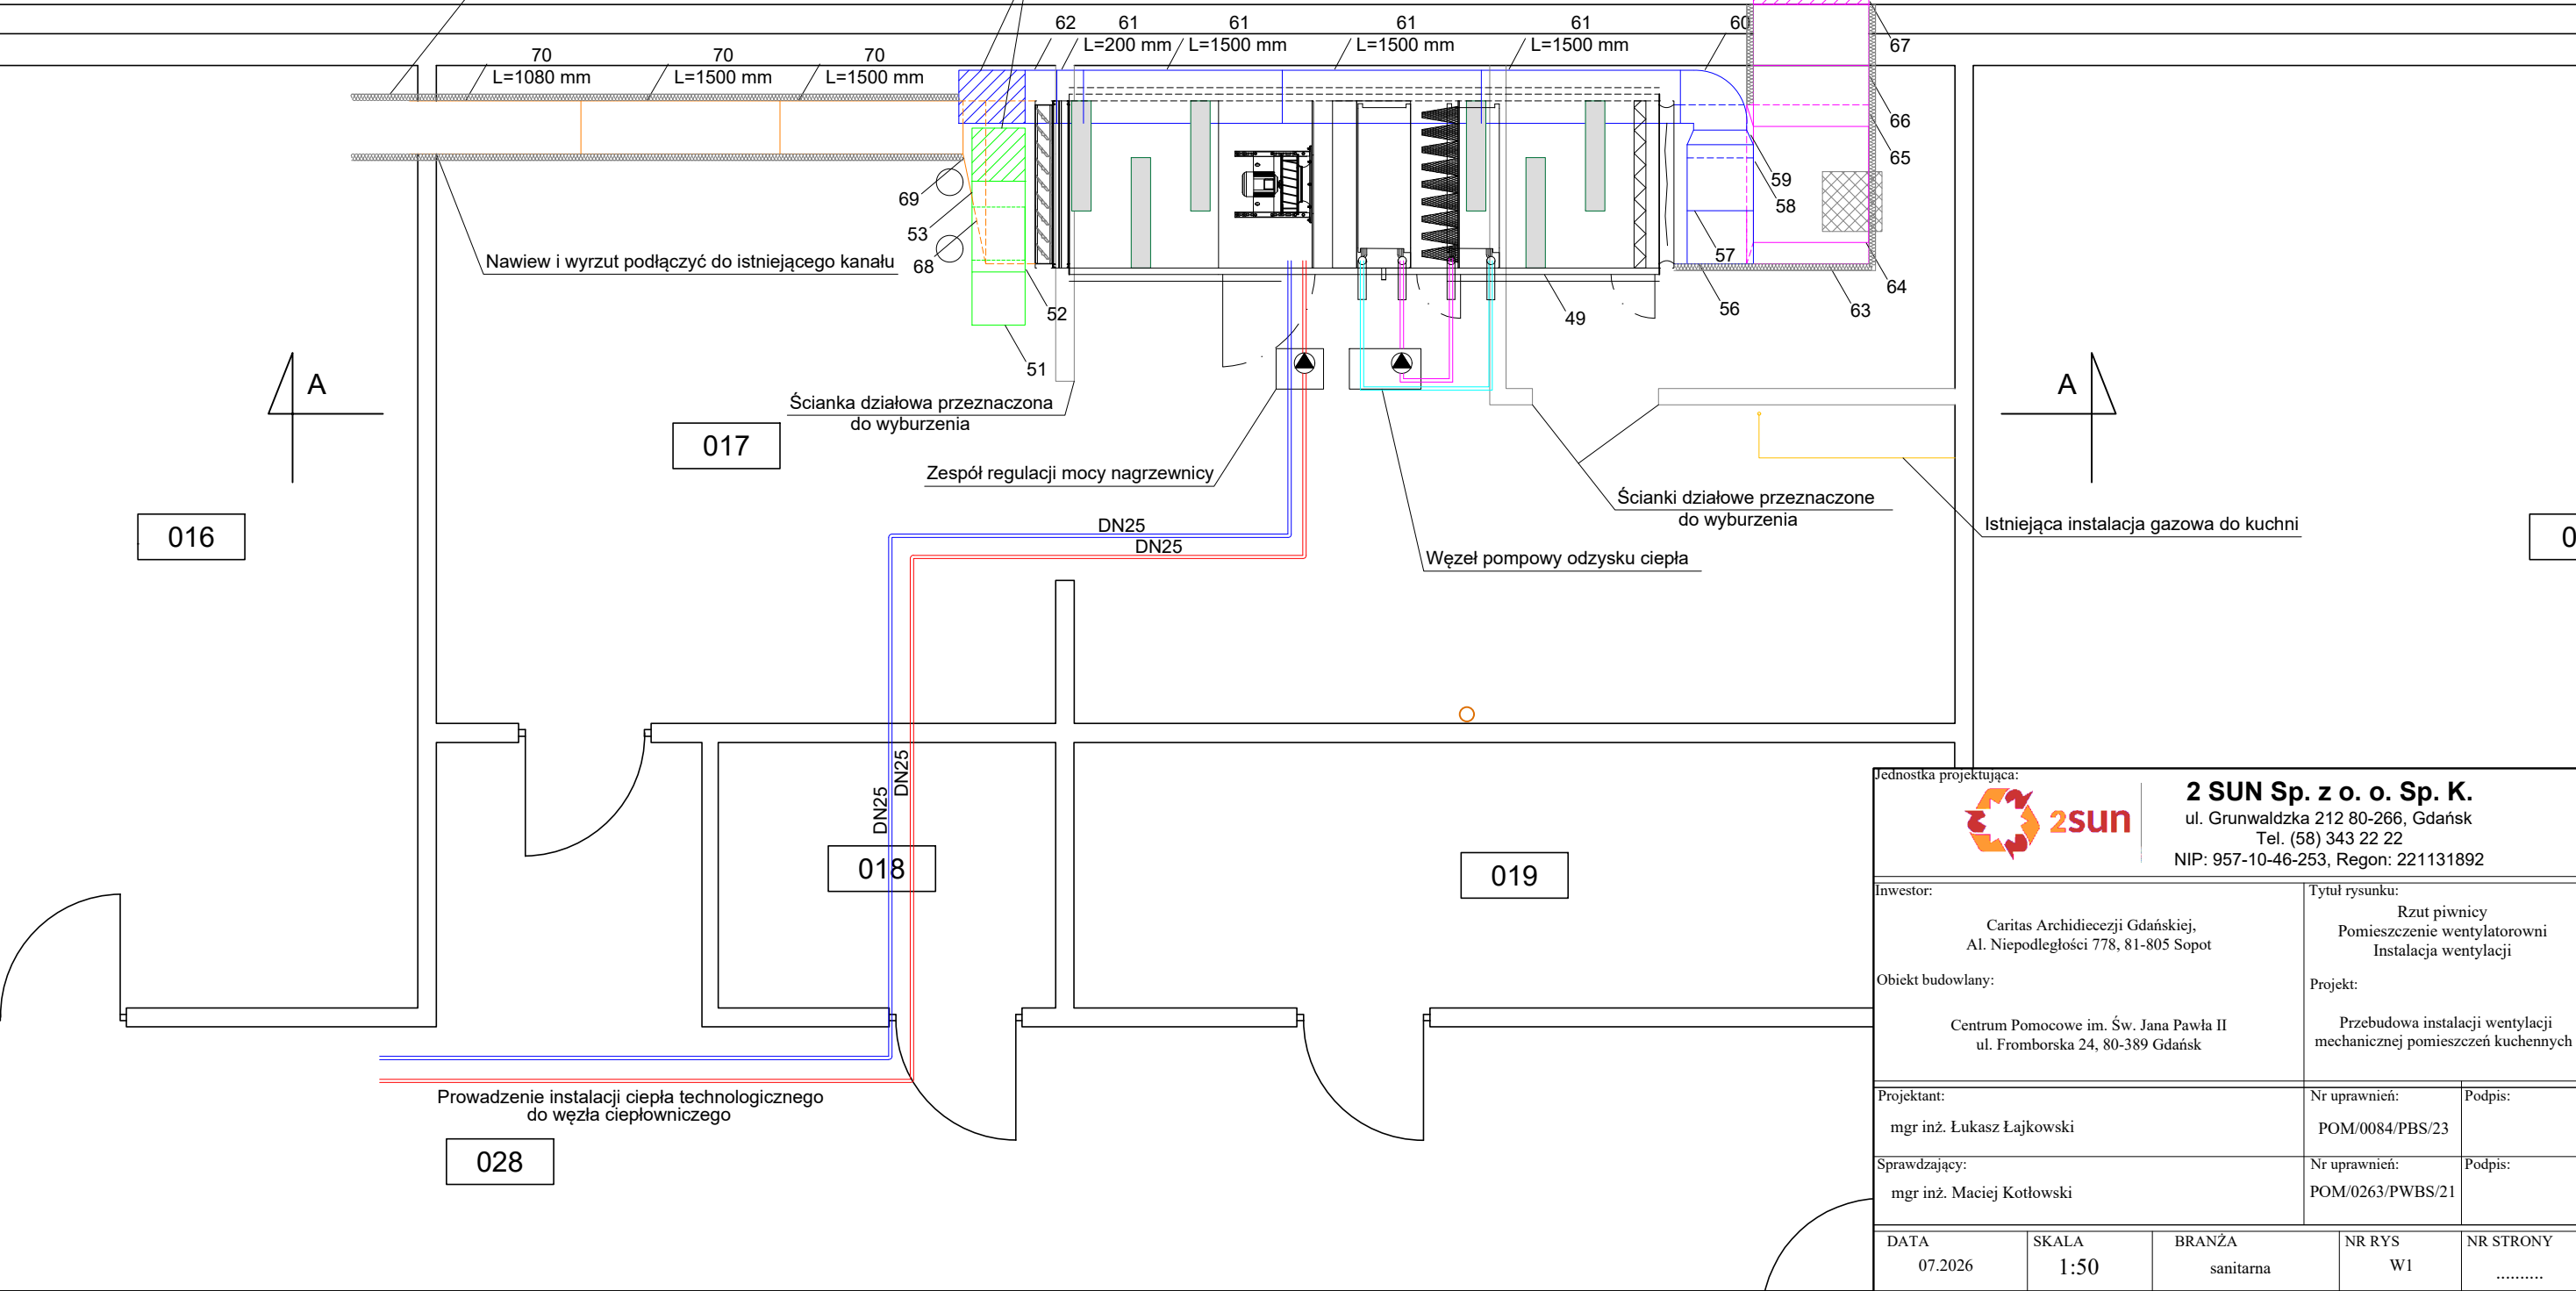

Jednostka projektująca:  2 SUN Sp. z o. o. Sp. K. ul. Grunwaldzka 212 80-266, Gdańsk Tel. (58) 343 22 22 NIP: 957-10-46-253, Regon: 221131892				
Inwestor: Caritas Archidiecezji Gdańskiej, Al. Niepodległości 778, 81-805 Sopot		Tytuł rysunku: Rzut piwnicy Pomieszczenie wentylatorowni Instalacja wentylacji		
Obiekt budowlany: Centrum Pomocowe im. Św. Jana Pawła II ul. Fromborska 24, 80-389 Gdańsk		Projekt: Przebudowa instalacji wentylacji mechanicznej pomieszczeń kuchennych		
Projektant: mgr inż. Łukasz Łajkowski		Nr uprawnień: POM/0084/PBS/23	Podpis:	
Sprawdzający: mgr inż. Maciej Kotłowski		Nr uprawnień: POM/0263/PWBS/21	Podpis:	
DATA 07.2026	SKALA 1:50	BRANŻA sanitarna	NR RYS W1	NR STRONY