


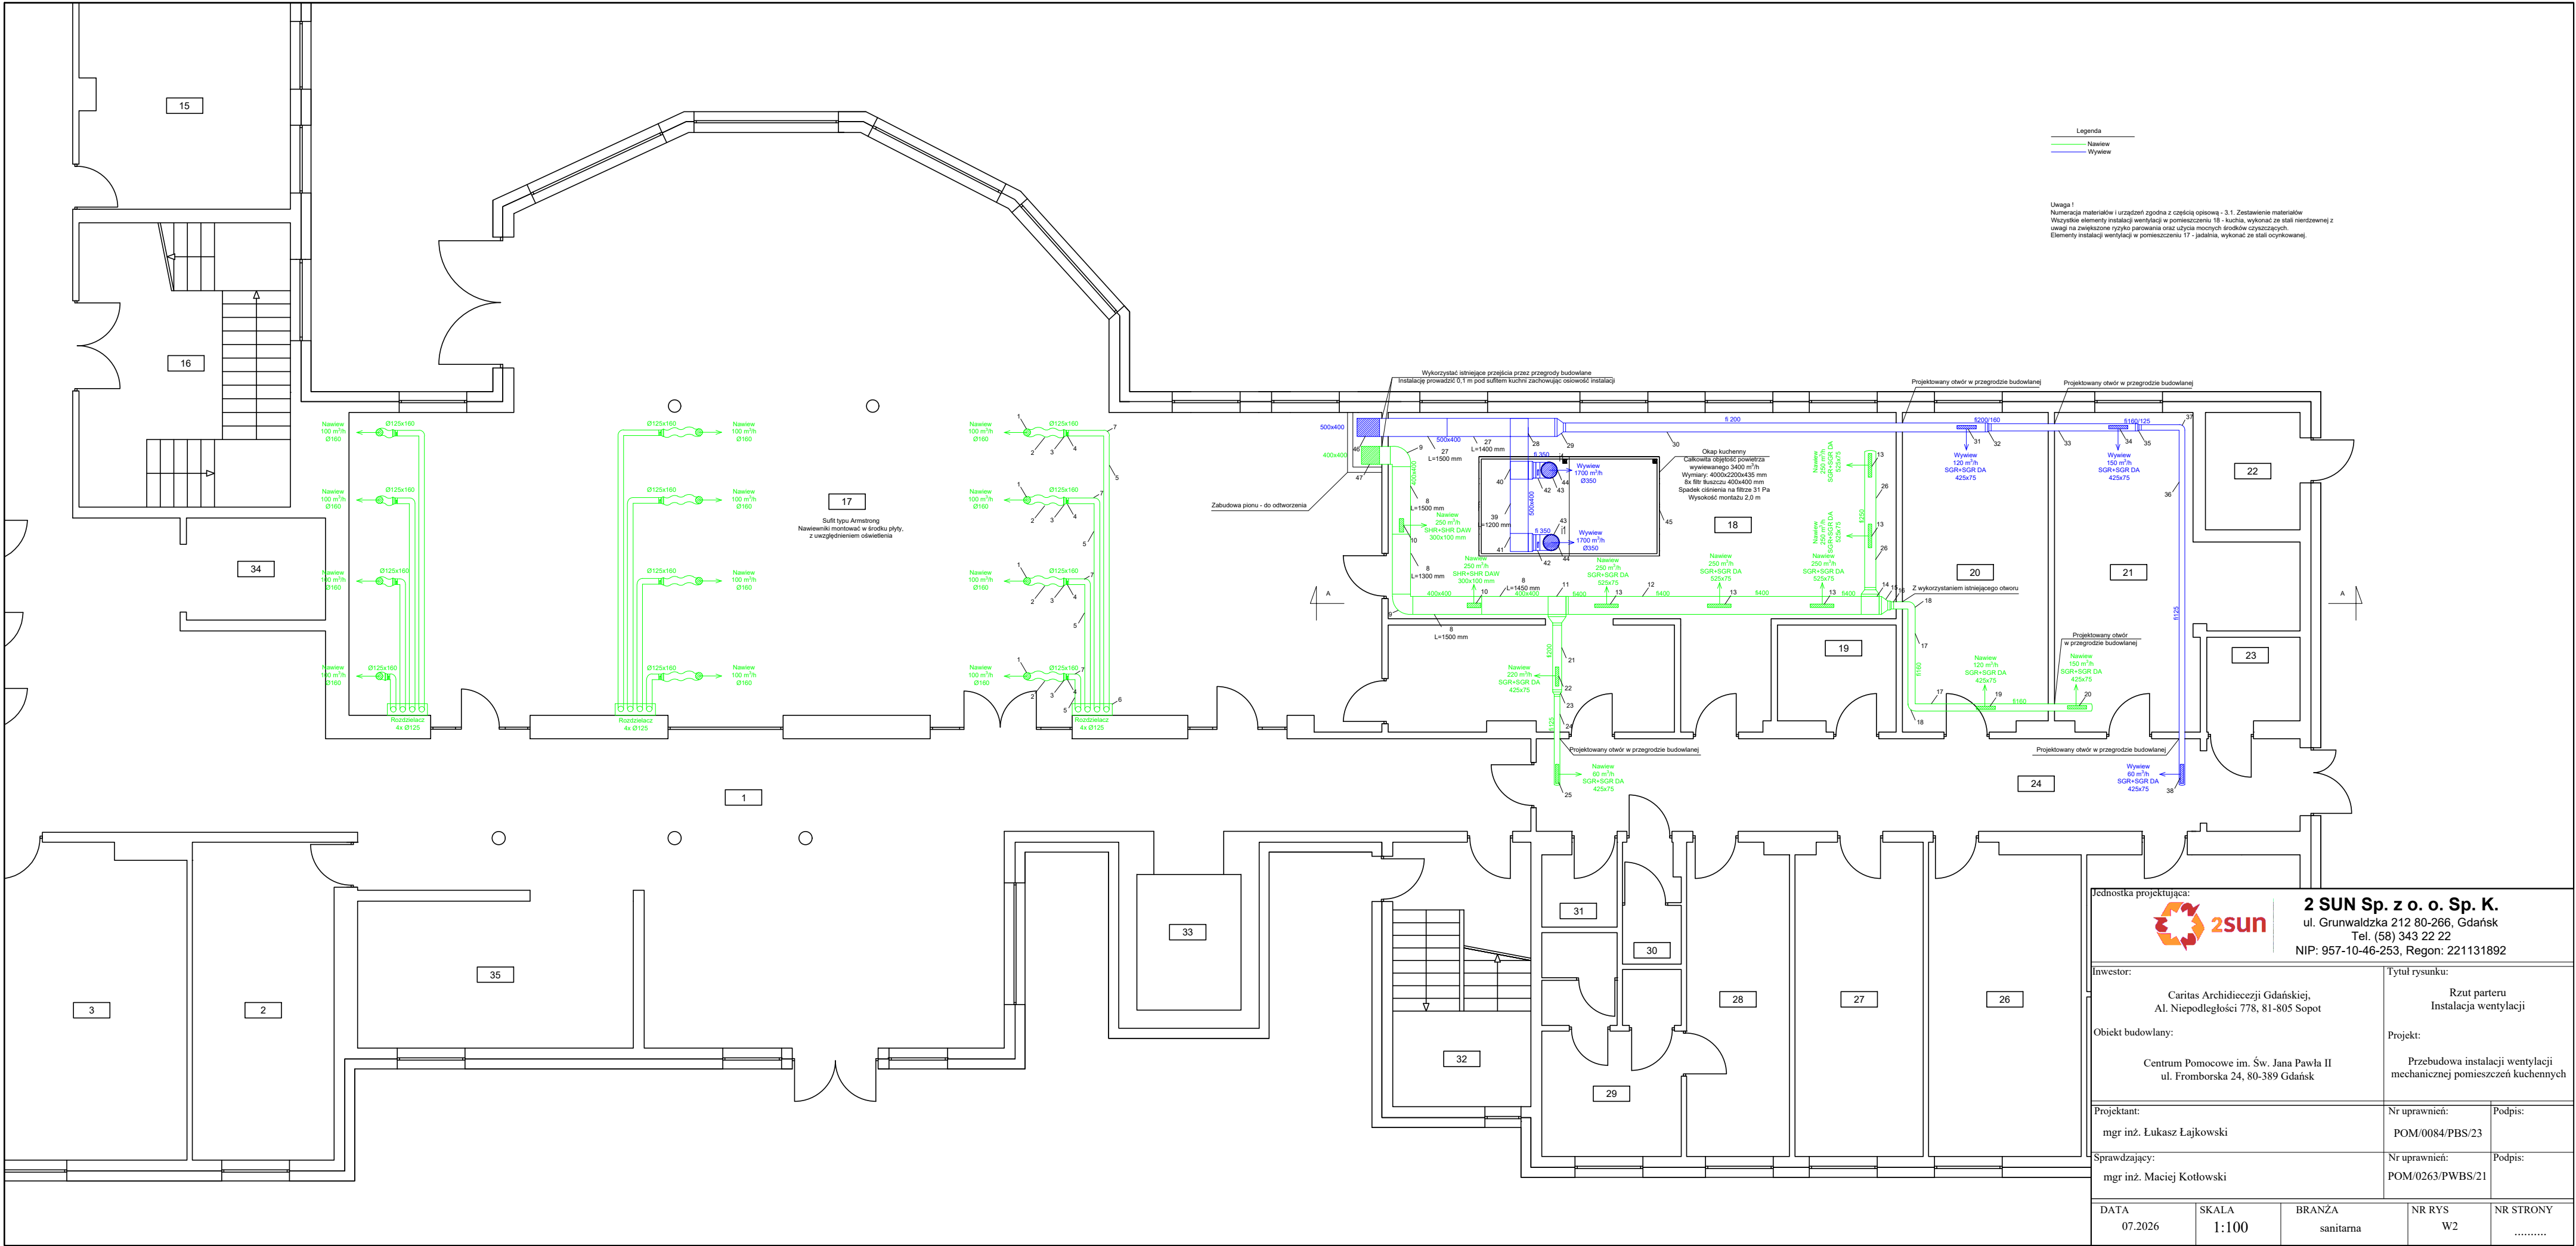

Jednostka projektująca:  2 SUN Sp. z o. o. Sp. K. ul. Grunwaldzka 212 80-266, Gdańsk Tel. (58) 343 22 22 NIP: 957-10-46-253, Regon: 221131892		
Investor: Caritas Archidiecezji Gdańskiej, Al. Niepodległości 778, 81-805 Sopot	Tytuł rysunku: Rzut parteru Instalacja wentylacji	
Obiekt budowlany: Centrum Pomocowe im. Św. Jana Pawła II ul. Fromborska 24, 80-389 Gdańsk	Projekt: Przebudowa instalacji wentylacji mechanicznej pomieszczeń kuchennych	
Projektant: mgr inż. Łukasz Łajkowski	Nr uprawnień: POM/0084/PBS/23	Podpis:
Sprawdzający: mgr inż. Maciej Kotowski	Nr uprawnień: POM/0263/PWBS/21	Podpis:
DATA 07.2026	SKALA 1:100	BRANŻA sanitarna
NR RYS W2	NR STRONY	